


№ ПП	Адрес:		Разреш. мощность, кВт	Тип помещения	Тип управления	Количество сборок	Сборка №
11	Подрядчик:		66	Пристройка	Телемех. объект №39	1	1

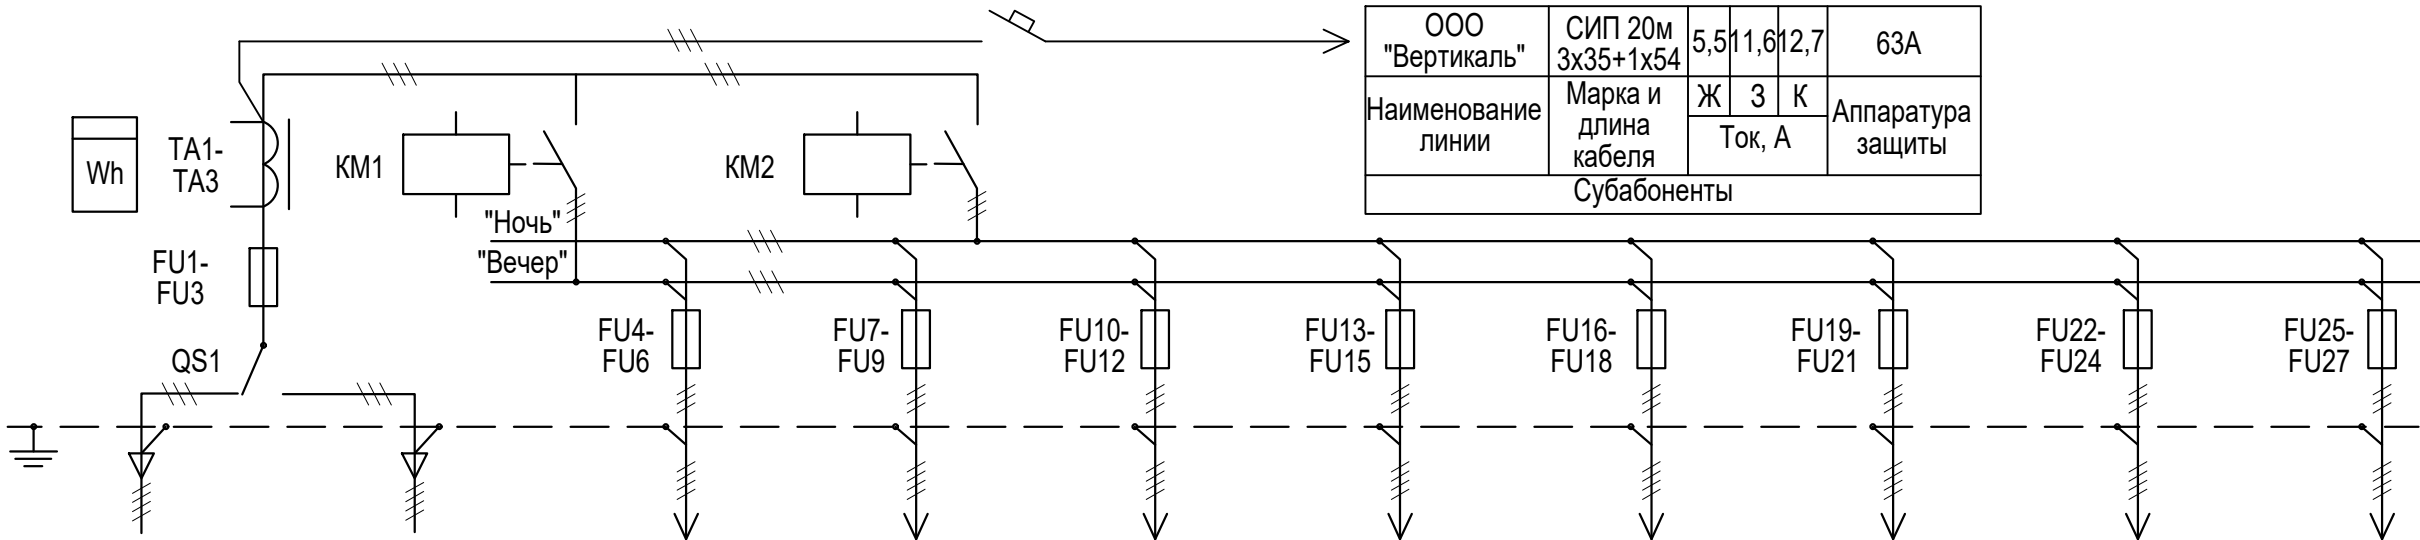

ООО "Вертикаль"	СИП 20м 3х35+1х54	5,5	11,6	12,7	63А
Наименование линии	Марка и длина кабеля	Ж	3	К	Аппаратура защиты
Субабоненты					

Присоединение		Луч "А"	Луч "Б"	1		2		3		4		5		6		7		8	
	Конечный пункт прокладки кабеля	Сборка НН ТП №1	Сборка НН ТП №1									Светлогорский пр-д Опора №16		Светлогорский пр-д Опора №15		Опора №1 у ТП		Опора №1 у ТП	
	Наименвание линии	Вводная перемычка "А"	Вводная перемычка "Б"	Свободное место		Свободное место		Свободное место		Свободное место		Светлогорский пр-д к Яна Райниса б-ру		Светлогорский пр-д к улице Василия Петушкова		Светлогорский пр-д 3-я Окружная ул. д.6, д.8, д.10. Дворы		Светлогорский пр-д д.5, д.7. Дворы	
	Марка кабеля	АВВГ	АВВГ									АВБбШв		ВБбШв		АВБбШв		АВБбШв	
	Сечение кабеля	4х120	4х120									4х70		4х50		4х50		4х50	
	Длина кабеля	14м	16м									80м		75м		20м		20м	
	Токи по фазам, А	"Ж"	28,07										Н	3,27	В	15,77	Н	0,8	В
"З"		40,77										Н	1,97	В	17,27	Н	0,9	В	8,7
"К"		33,77										Н	4,57	В	13,47	Н	1,3	В	7,3
Нагрузка линии	кВт	19,14										1,84		8,74		0,5		4,3	
Предохранители	тип	ПН-2-250										ПН-2-100		ПН-2-100		ПН-2-100		ПН-2-100	
Ток плавкой вставки	А	100										31,5		31,5		31,5		31,5	

Оборудование					
№	Обозначение	Тип	Марка	Номинал	
1	QS1	Рубильник	ПРБ-01-37В	400А	
2	KM1	Контактов "В"	КТ-6033	250А	
3	KM2	Контактов "Н"	КТ-6033	250А	
4	ТА1	Тр-ры тока	"Ж" № 8135245	ТШП-0,66-І	150/5А
5	ТА2		"З" № 8135223	ТШП-0,66-І	150/5А
6	ТА3		"К" № 8136299	ТШП-0,66-І	150/5А
7	PI1	Счетчик электроэнергии	тип	Меркурий 234 ART-03 Р	5(10)А 3х230/400В
			№	28831553-17 г.	

Кабель управления (вне сборки)			Защита в цепях управления		
марка/длина	нет		цепь	Тип защитного аппарата	Ток сраб.
сигнал	-		вечер	АЕ 2041	16А
к/п прокл.	-		ночь	АЕ 2041	16А

Изм.	Кол. уч.	Лист	№ док.	Подпись	Дата				
Разработал						Наружное электроосвещение	Стадия	Лист	Листов
Проверил							Р		
ГИП									
						Пункт питания наружного освещения. Схема однолинейная принципиальная	 ЭНЕРГОПРОЕКТ П О В О Л Ж Ь Е		
Н. контроль									