



Согласовано		Взам. инв. №	
Подпись и дата			
Инв. № подл.			

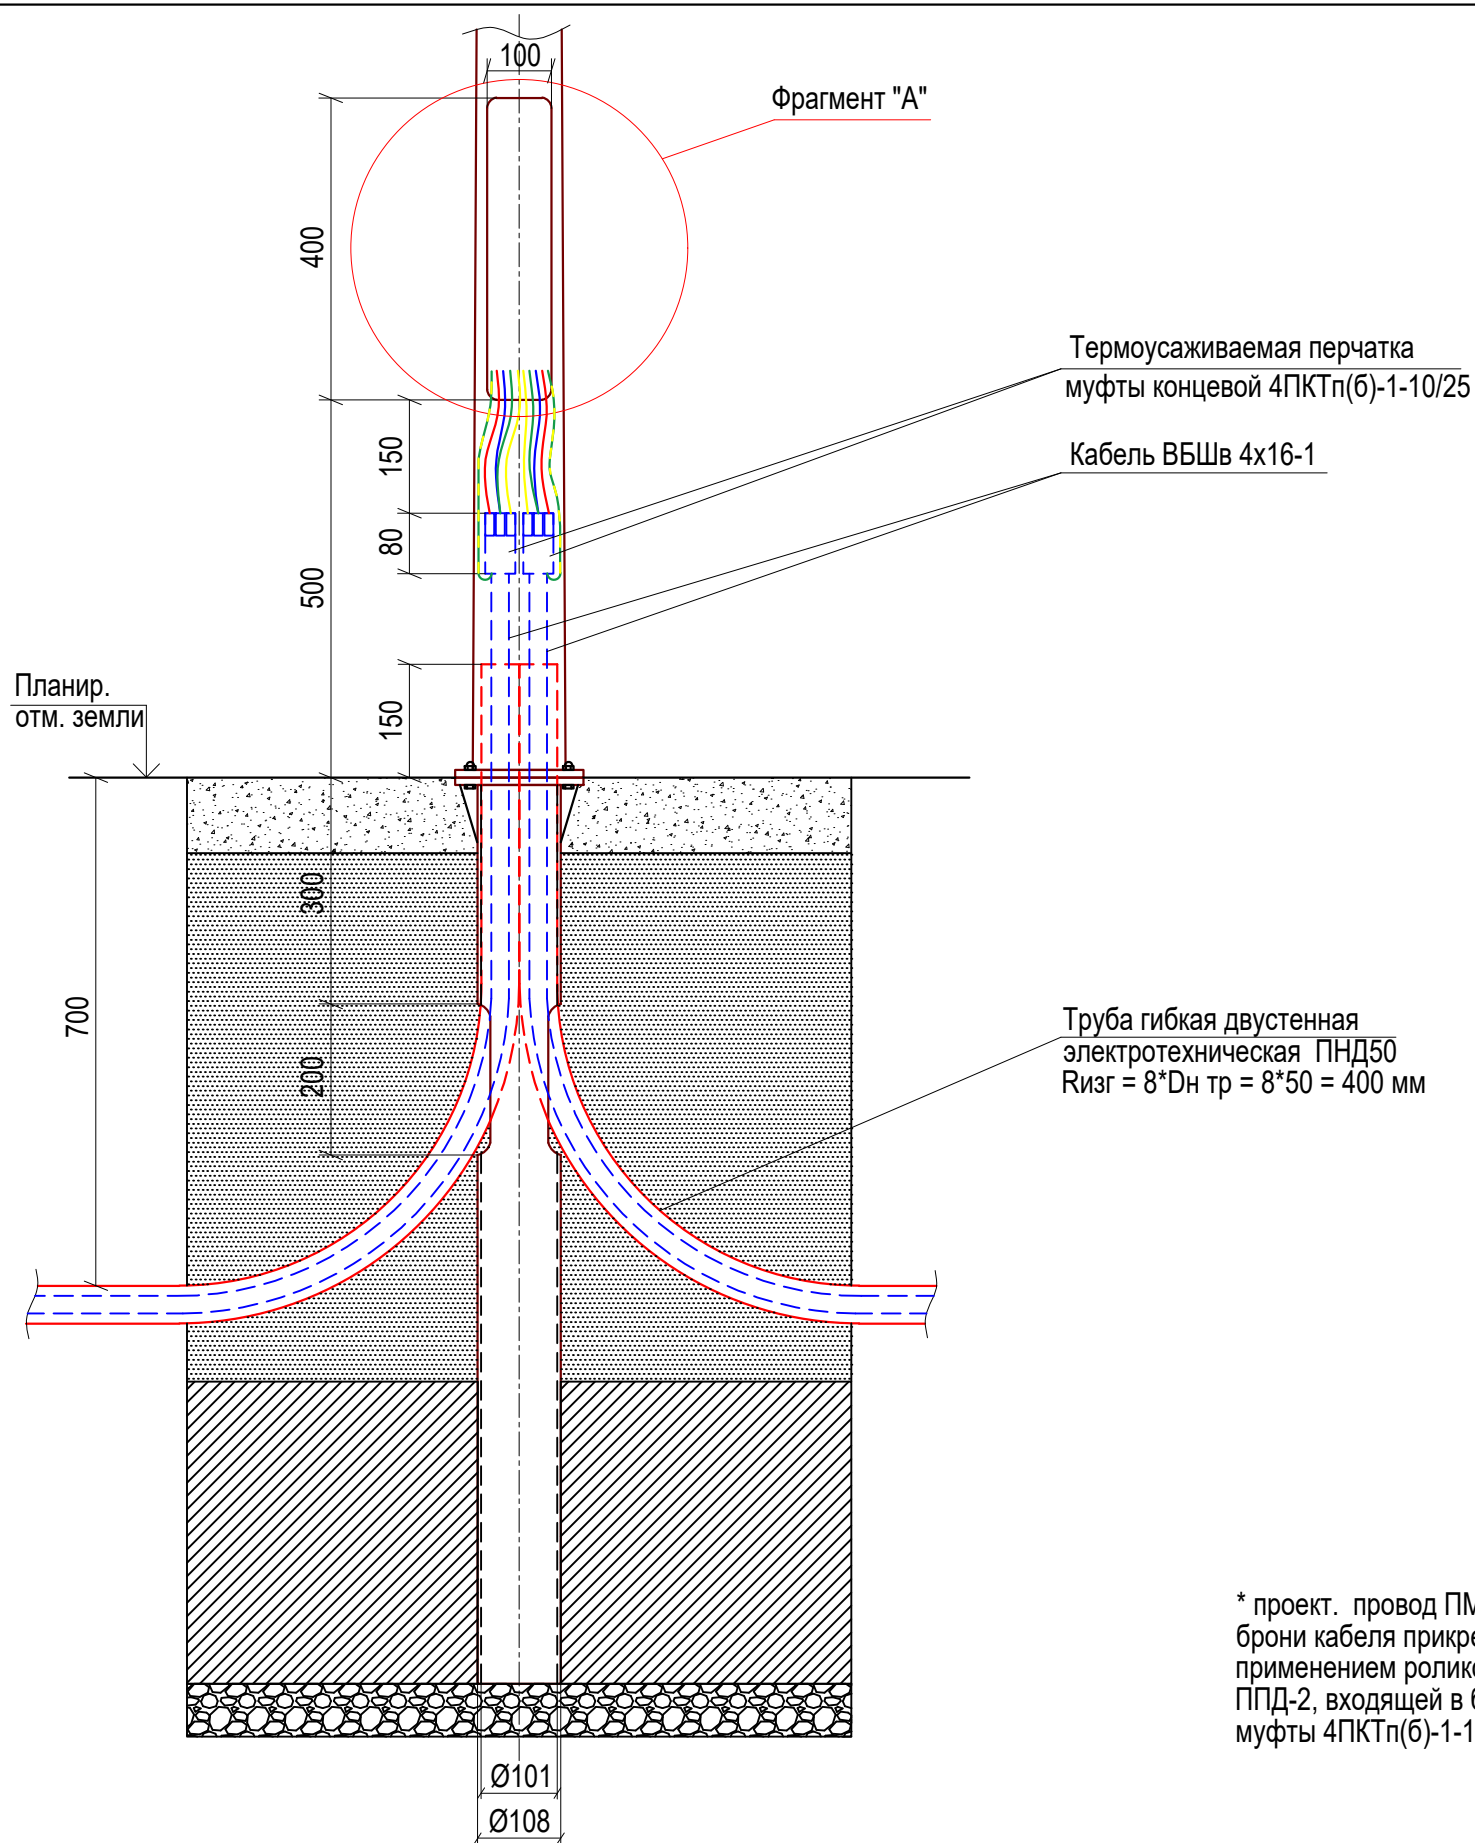

ПРИМЕЧАНИЯ:

1. Перед расключением кабелей вызвать представителя эксплуатирующей организации.
2. Расключение кабелей в теле опоры выполнить с применением клеммников Ensto SV15 лесенкой.
3. Заземление выполнить с помощью медной шины.
4. Вход кабеля распределительной сети в вводное окно закладной детали фундамента опоры наружного освещения выполнить в трубе ПНД. В случае отсутствия возможности входа трубы ПНД Ø50мм в окно ввода закладной детали фундамента из-за размеров окна ввода, выполнить защиту кабеля трубой ПНД Ø35-40мм с герметизацией места соединения с трубой ПНД Ø50мм термоусадочной (термоусаживаемой) муфтой.

* проект. провод ПМЛ 16-1000 для зануления брони кабеля прикрепляется к бронелентам кабеля с применением роликовой пружины постоянного давления ППД-2, входящей в базовую комплектацию концевой муфты 4ПКТп(б)-1-10/25

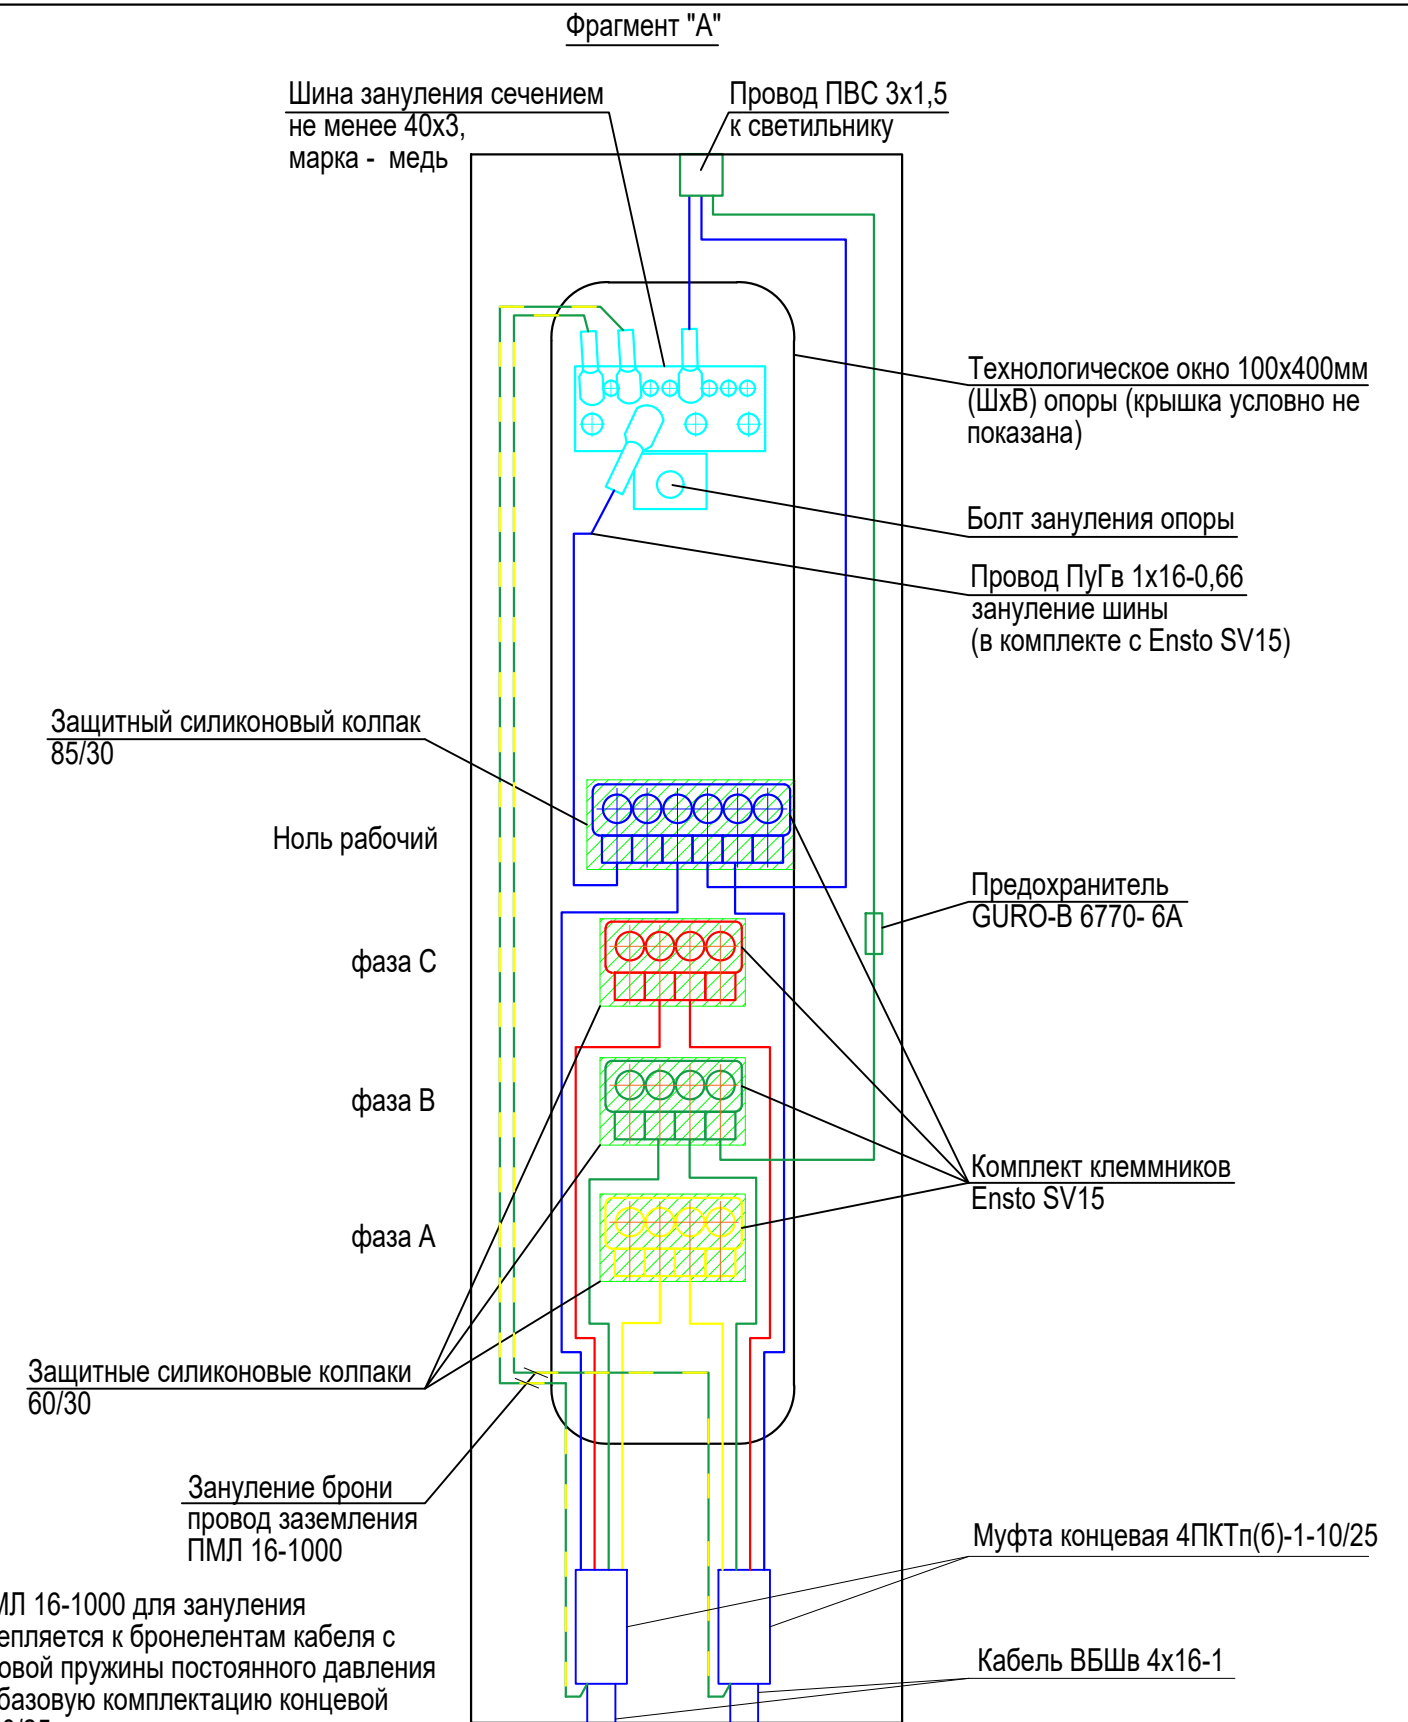

Изм.	Кол. уч.	Лист	№ док.	Подпись	Дата				
Разработал						Наружное электроосвещение	Стадия	Лист	Листов
Проверил							Р		
ГИП									
						Ввод и разделка кабеля в опоре		ЭНЕРГОПРОЕКТ	ПОВОЛЖЬЕ
Н. контроль									