



План кровли

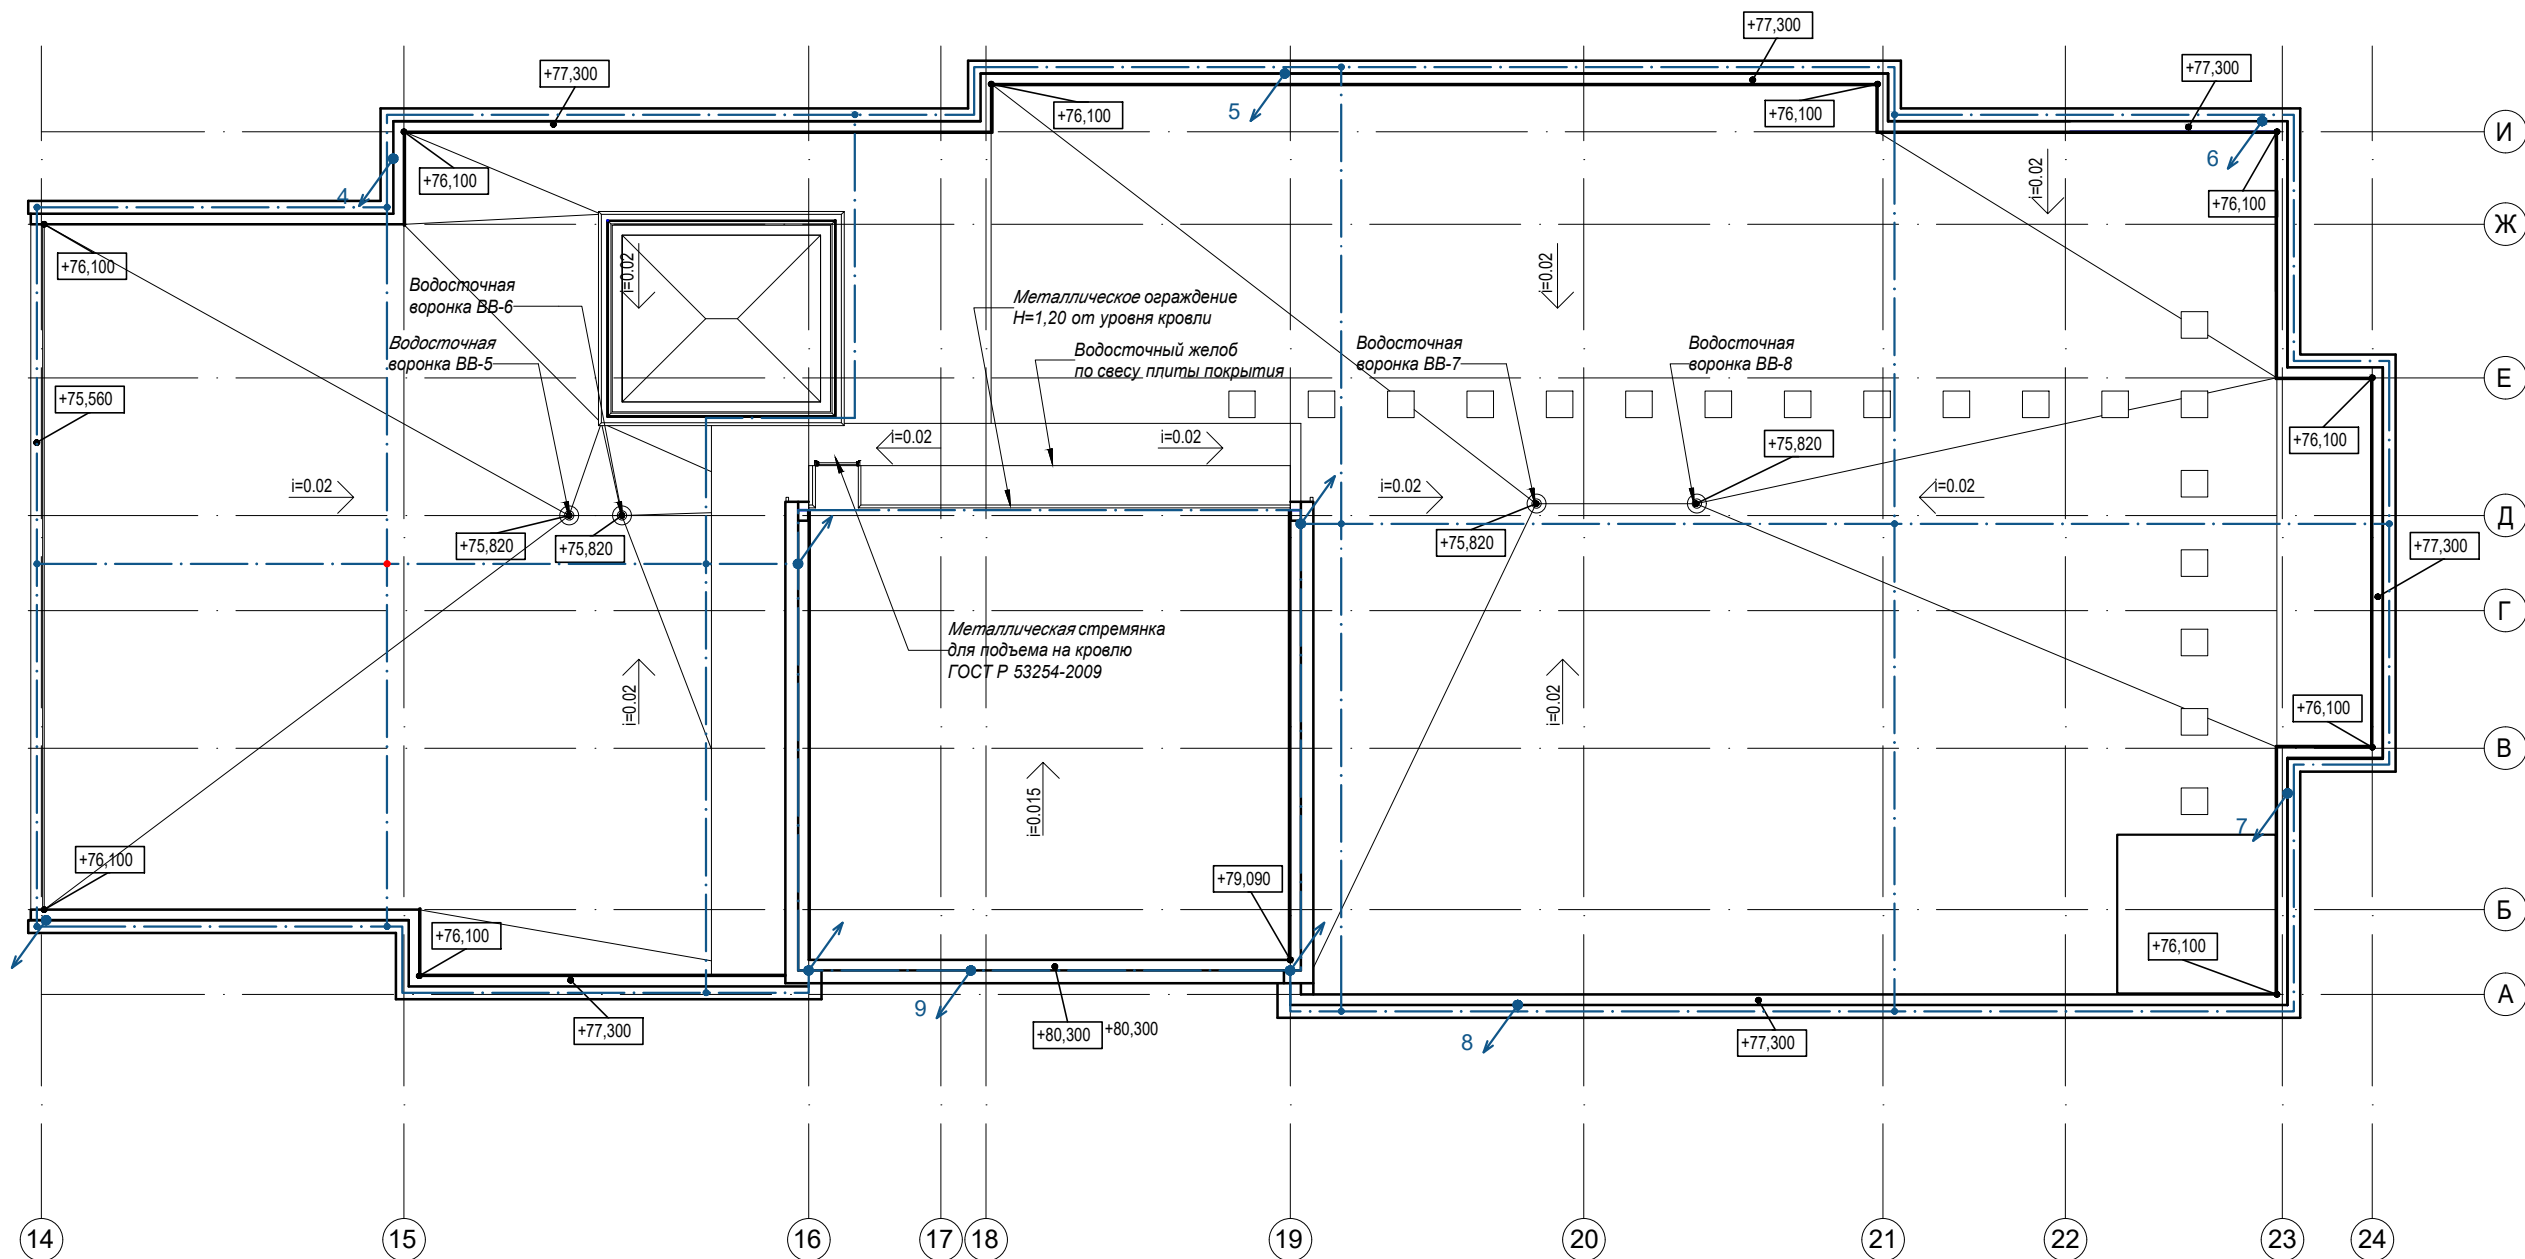

Узел
установки проводника молниезащитной сетки на кровле

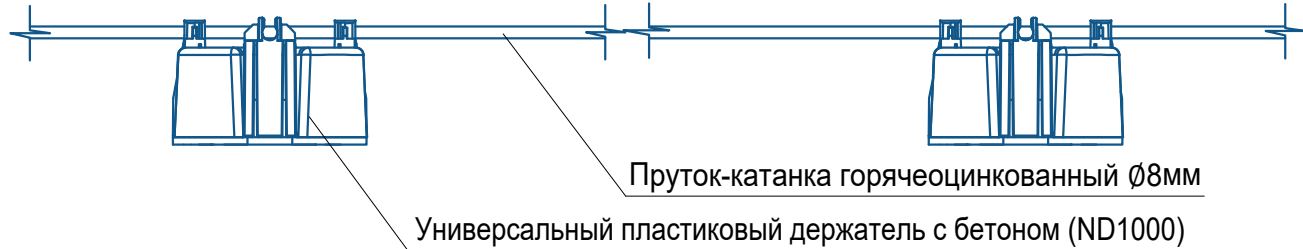

Условные обозначения

№ п/п	Условное обозначение	Наименование	Примечание
1		Проводник системы молниезащиты (пруток-катанка горячеоцинкованный Ø8мм)	
2		Токоотвод (пруток-катанка горячеоцинкованный Ø8) по стене под слоем негорючего утеплителя	

						Электроборудование и электроосвещение. Жилая часть.		
Изм.	Кол. уч.	Лист	№ док.	Подпись	Дата			
Разработал						План молниезащиты		
Проверил								
ГИП						ЭН ЭНЕРГОПРОЕКТ ПОВОЛЖЬЕ		
Н. контроль								
						Стадия	Лист	Листов
						Р		