


Согласовано					
Инов. № подл.	Подпись и дата	Взам. инв. №			

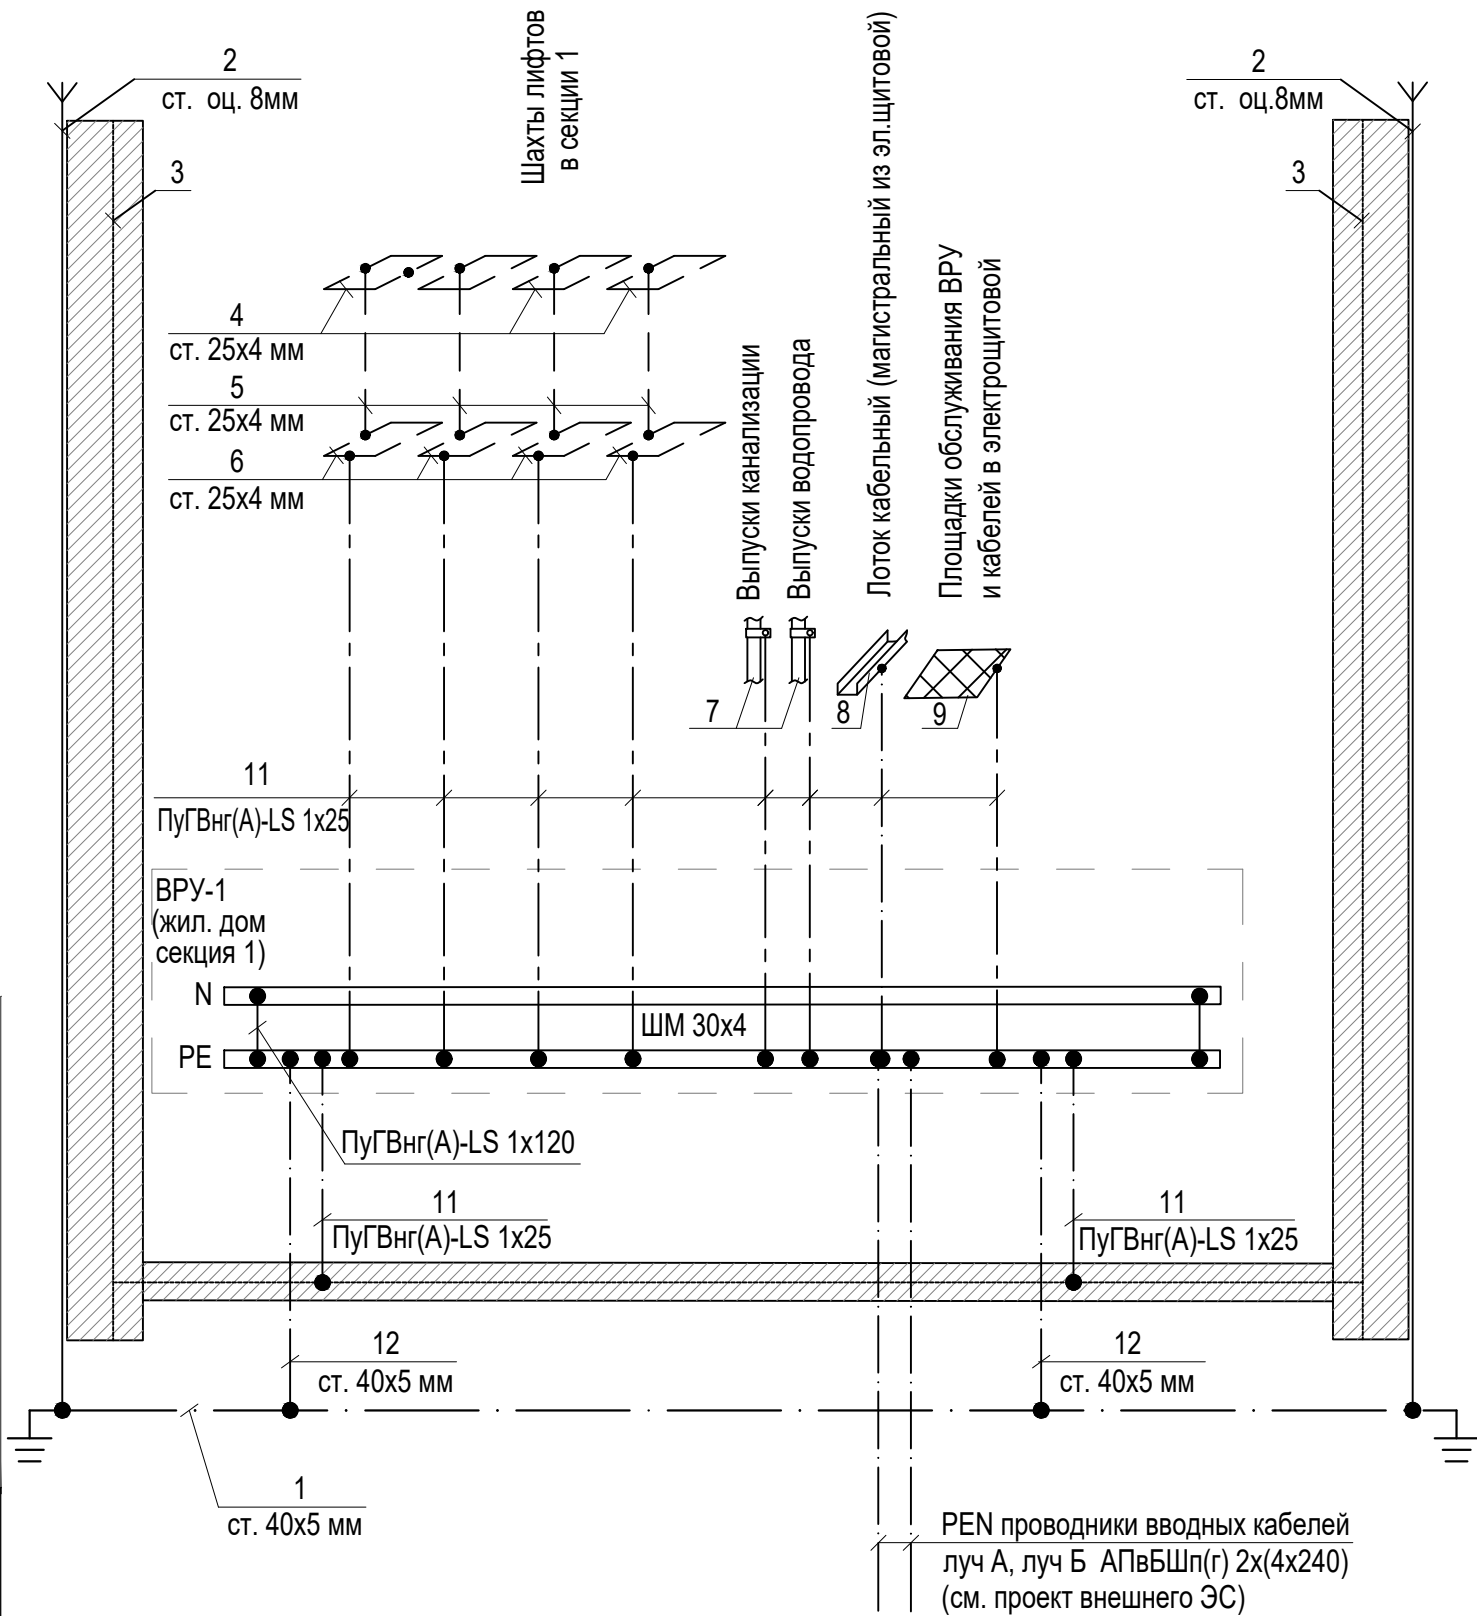


Примечания:

1. Присоединение проводников уравнивания потенциалов к трубопроводам выполнить с помощью хомутов из полосы стальной 40х4мм (см. узел 1).
2. Контактные соединения кабелей с хомутами должны выполняться в соответствии с ГОСТ Р 50571.5.54-2013, И 1.03-08, ГОСТ 10434-82.
3. Монтаж шунтирующих перемычек на трубопроводах, между фланцами воздухопроводов и присоединение защитных проводников уравнивания потенциалов к ним выполняется организациями, монтирующими трубопроводы и воздухопроводы (п. 6.12.9 СП 76.13330.2016).

Поз.	Наименование
1	Контур заземления молниезащиты
2	Токоотвод системы молниезащиты
3	Металлический каркас здания
4	Контур заземления в шахте лифта в зоне верхнего этажа
5	Заземляющий проводник
6	Контур заземления в шахте лифта в зоне прямка
7	Металлические трубы коммуникаций, входящих в здание
8	Лоток кабельный магистральный в электрощитовой
9	Площадки обслуживания ВРУ и кабелей в электрощитовой
10	Воздуховод централизованной системы вентиляции
11	Проводник основной системы уравнивания потенциалов
12	Выпуск для присоединения к заземляющему устройству молниезащиты

Узел 1
схема присоединения проводника системы уравнивания потенциалов к металлической трубе

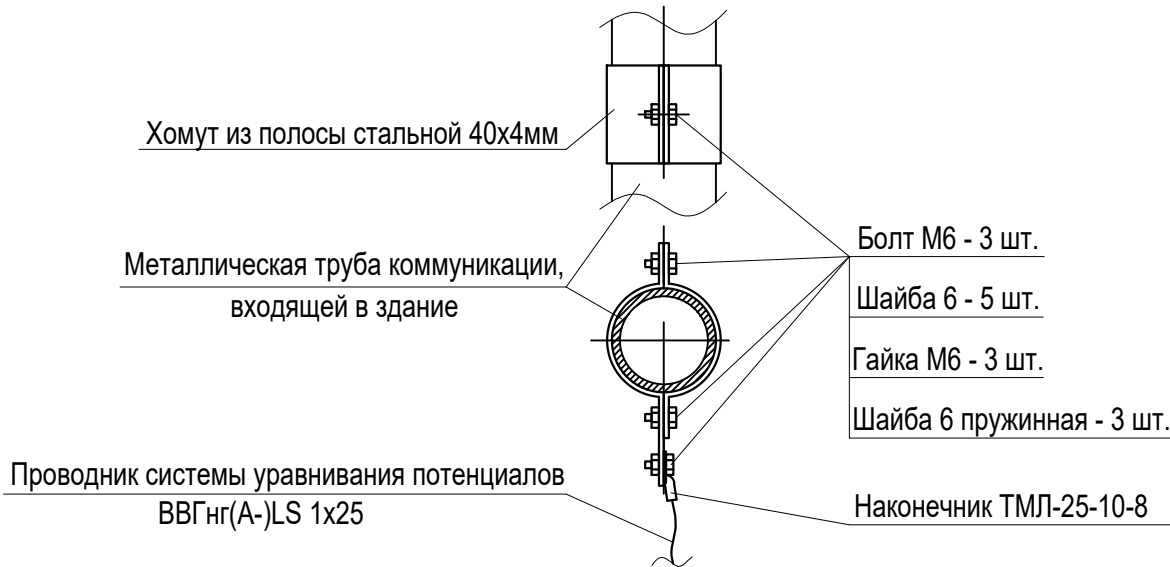

Изм.	Кол. уч.	Лист	№ док.	Подпись	Дата				
Разработал						Электрооборудование и электроосвещение. Жилая часть.	Стадия	Лист	Листов
Проверил							Р		
ГИП									
Н. контроль						Схема основной системы уравнивания потенциалов на вводе в здание			