

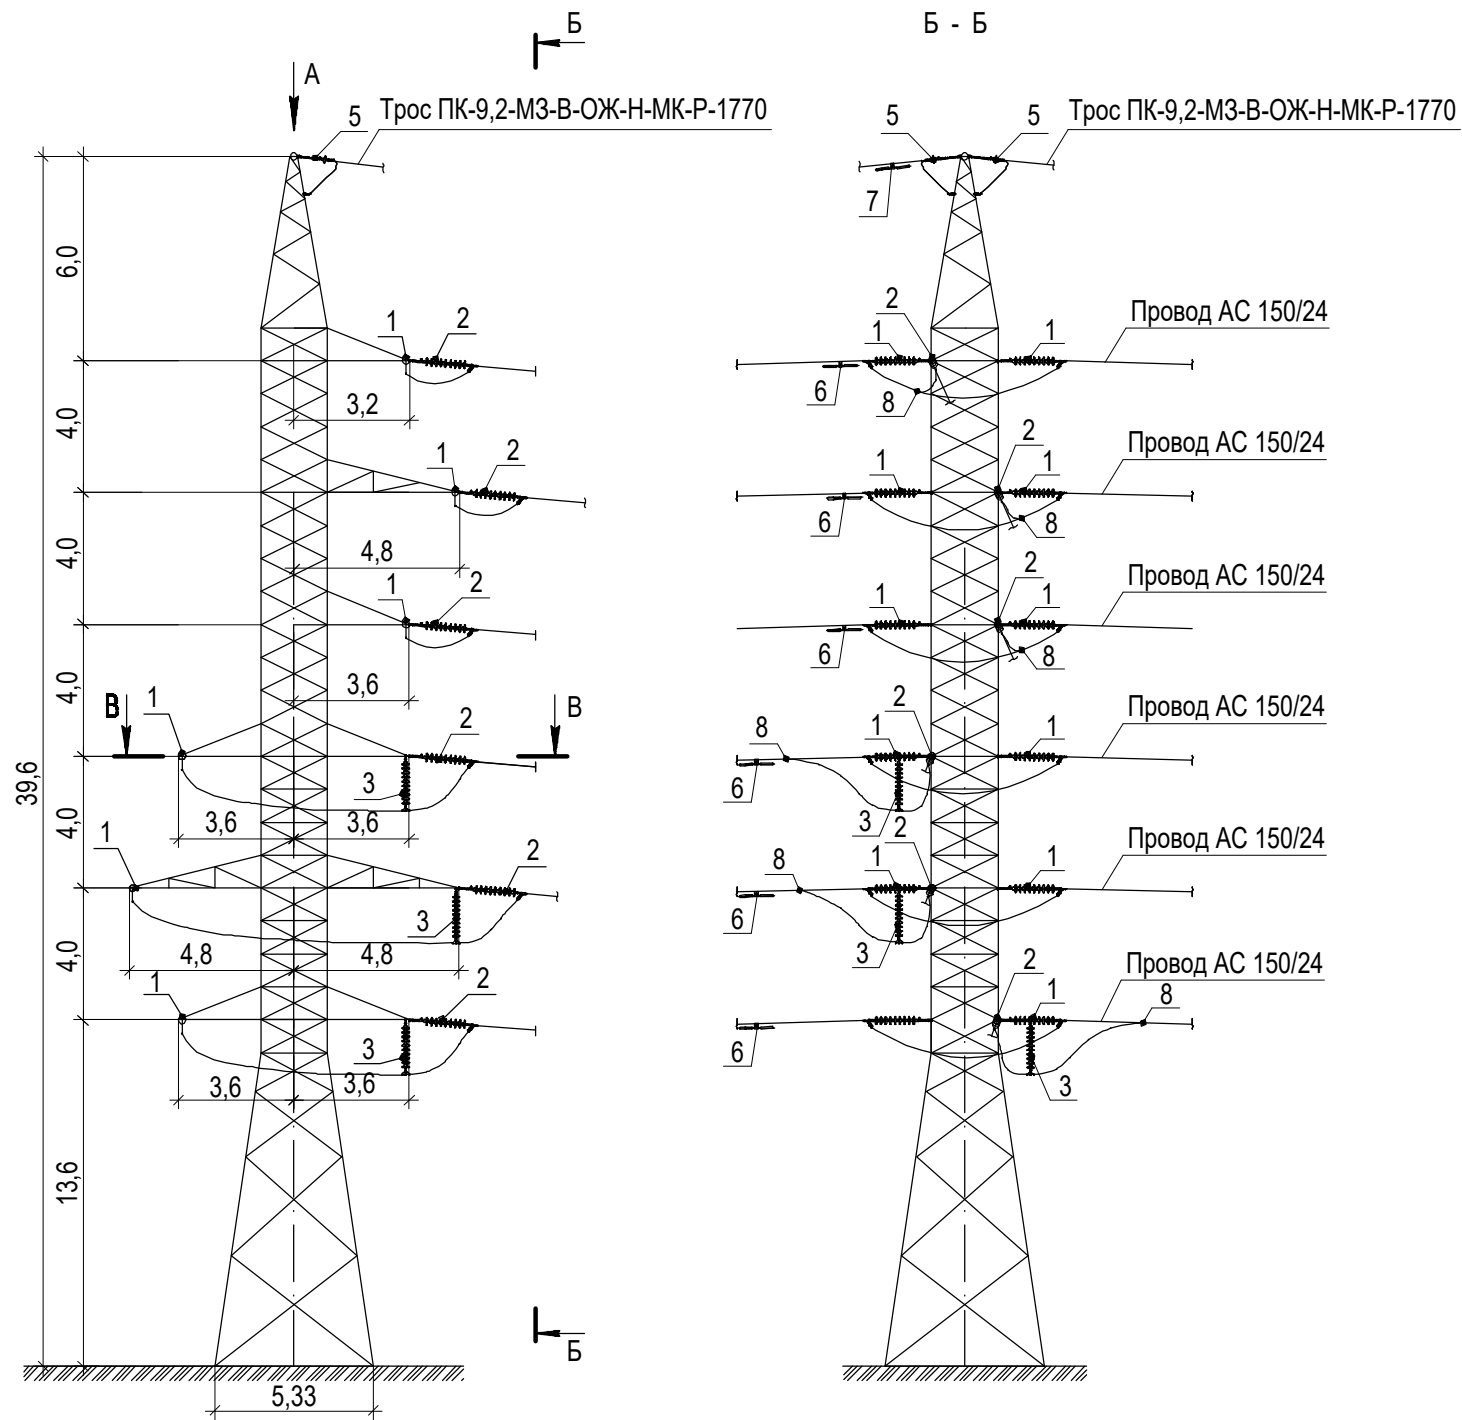


Согласовано					
Изм. № подл.	Подпись и дата	Взам. инв. №			

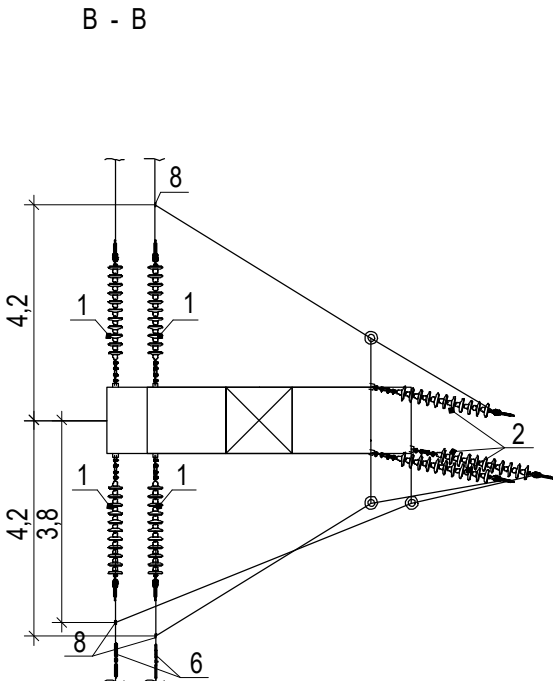

Поз.	Обозначение	Наименование	Примечание
1		Натяжная одноцепная изолирующая	
		подвеска провода АС150/24 к анкерно-	
		угловым опорам ВЛ 110 кВ (вариант 1)	
2		Натяжная одноцепная изолирующая	
		подвеска провода АС150/24 к анкерно-	
		угловым опорам ВЛ 110 кВ (вариант 2)	
3		Поддерживающая изолирующая подвеска	
		провода АС150/24 к анкерно-угловым	
		опорам ВЛ 110 кВ (для обводки шлейфа)	
4		Натяжная двухцепная изолирующая	
		подвеска провода АС150/24 к анкерно-	
		угловым металлическим опорам ВЛ 110 кВ	
5		Натяжное изолированное (с заземлением)	
		крепление троса ПК-9,2-МЗ-В-ОЖ-Н-МК-Р-1770	
		к анкерно-угловым опорам ВЛ 110 кВ	
6	ГВ-1,6-11-400-16/20	Гаситель вибрации для провода	
7	ГВ-0,8-9,1-350-10/13	Гаситель вибрации для грозозащитного	
		троса	
8	РОА-150-1	Зажим ответвительный прессуемый	

Вид А
(средняя и нижняя траверсы не показаны)

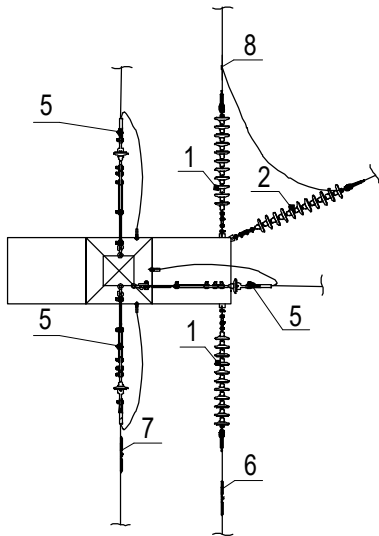

Изм.	Кол. уч.	Лист	№ док.	Подпись	Дата				
Разработал						Воздушная линия ВЛ-110 кВ	Стадия	Лист	Листов
Проверил							Р		
ГИП									
Н. контроль						Схема расположения проводов и грозозащитных тросов на опоре			